




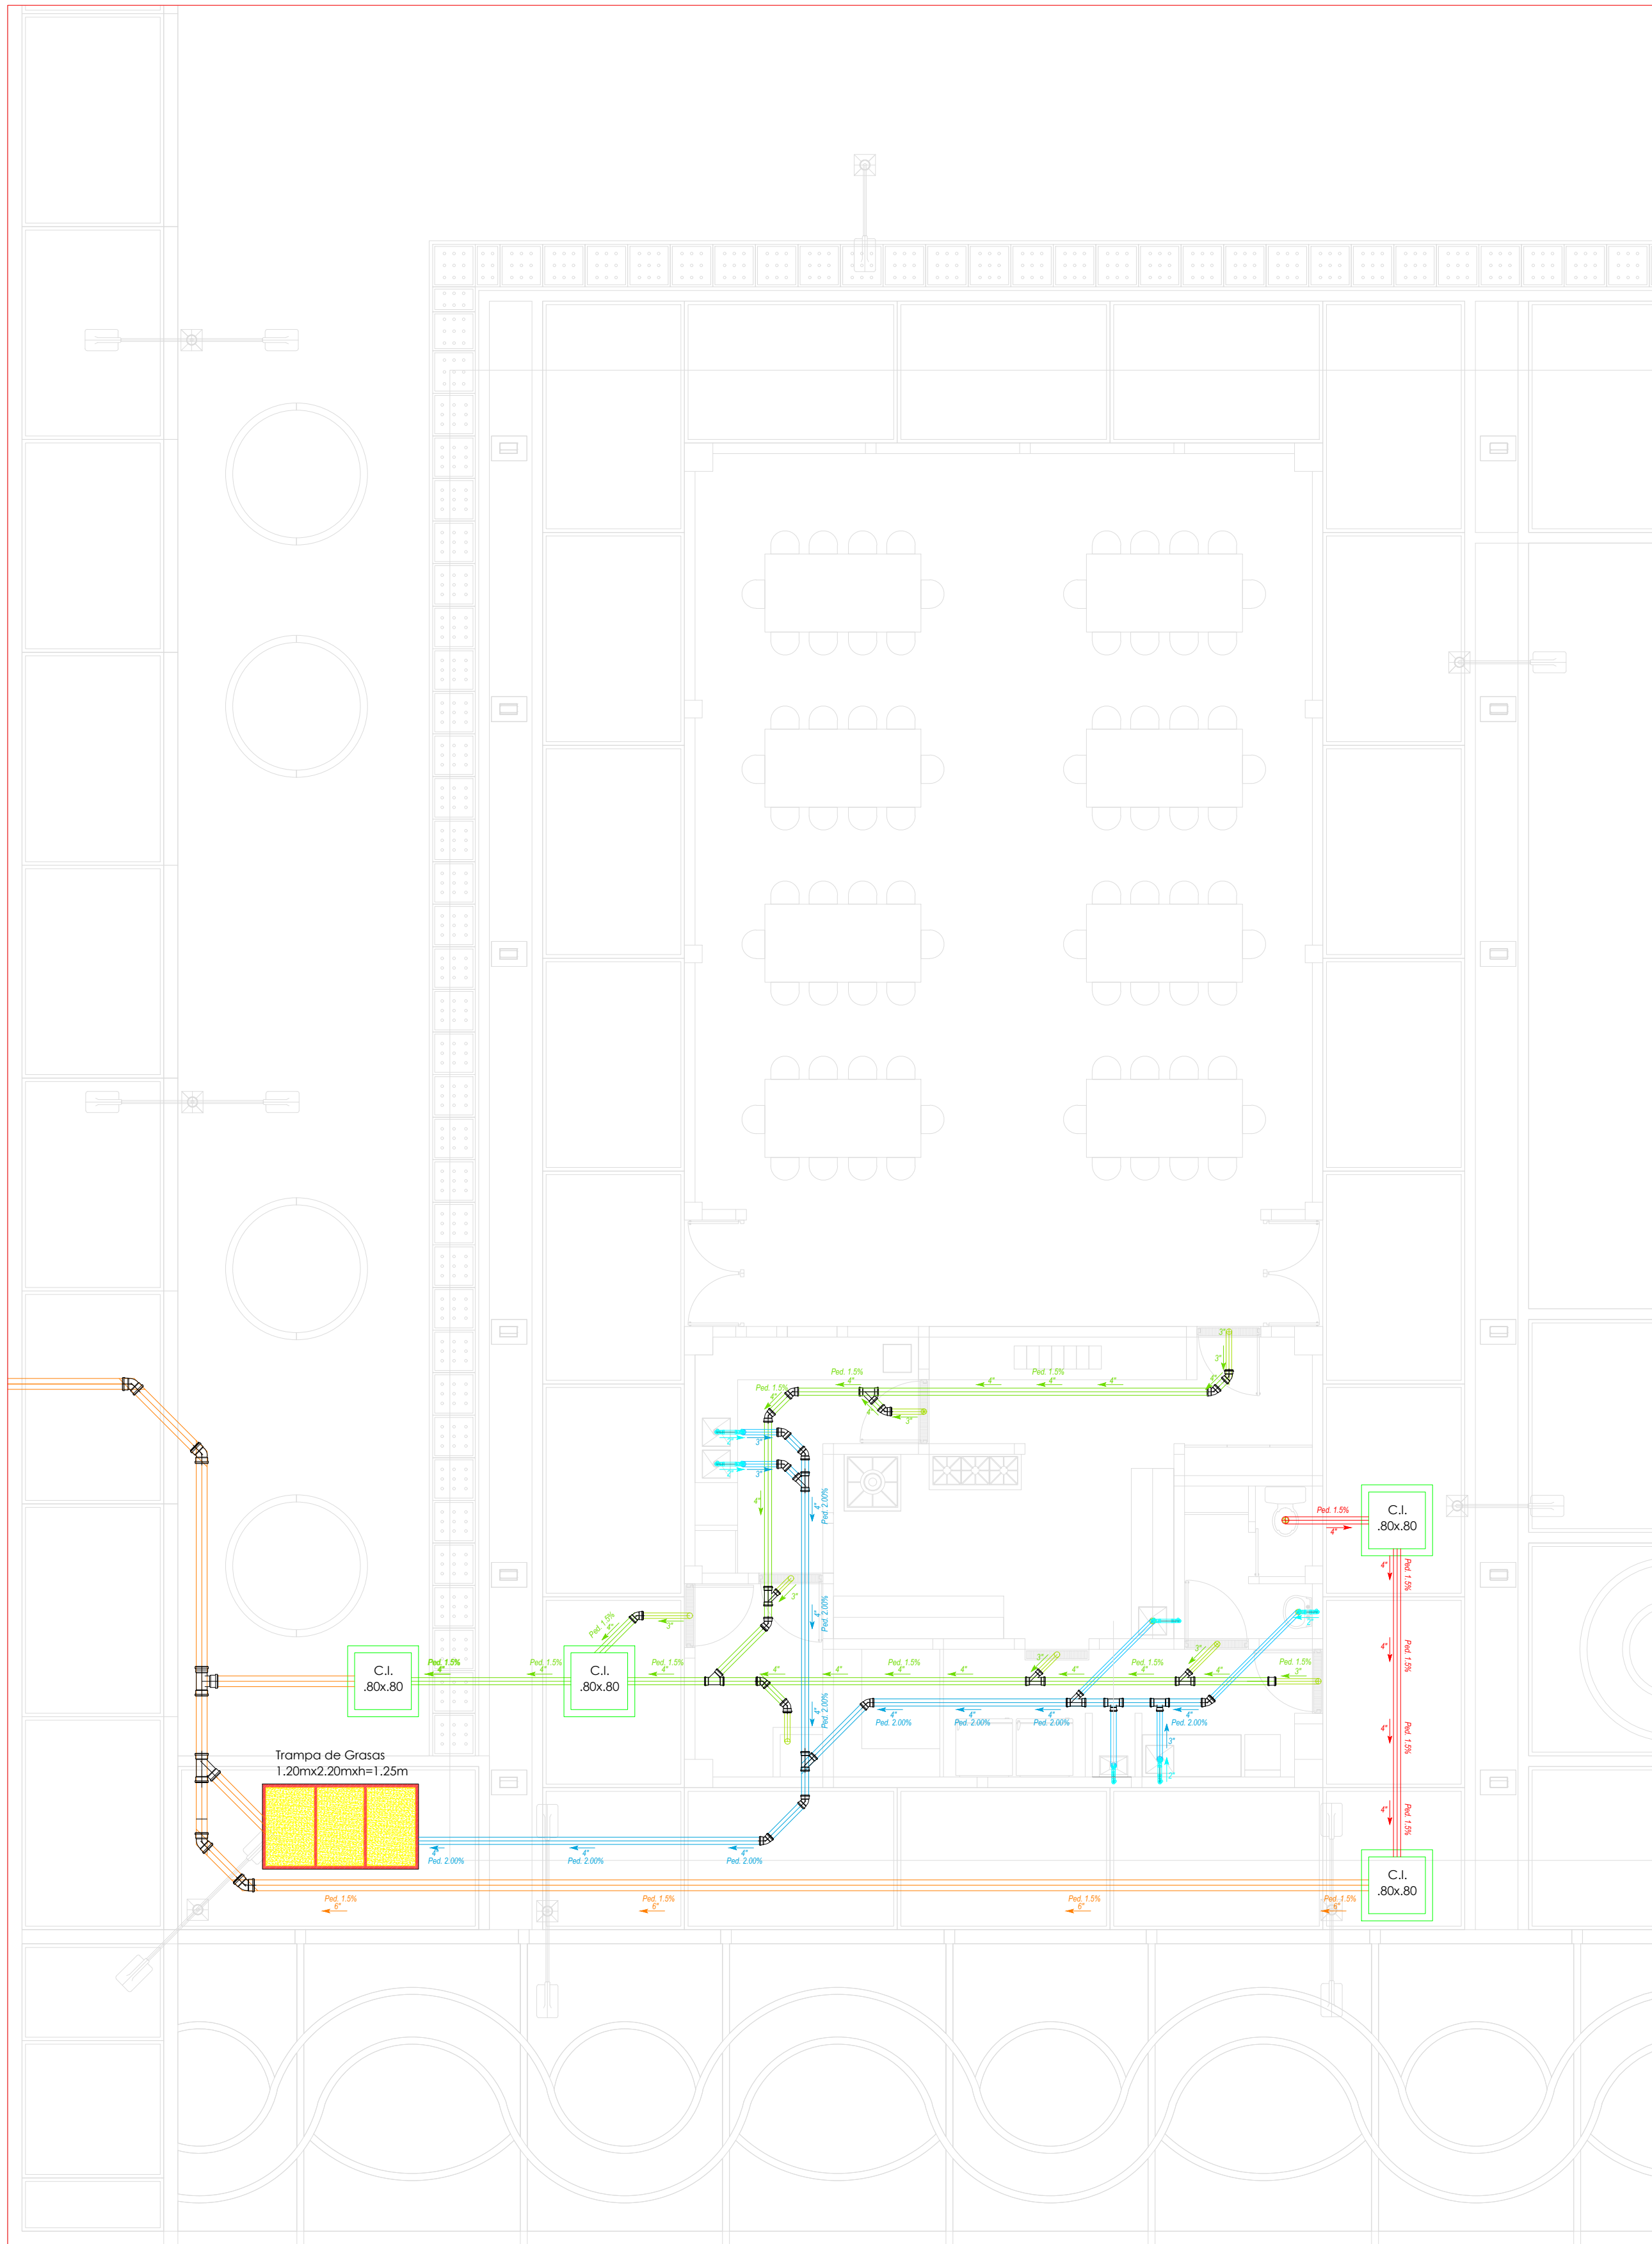


DETALLE TRAMPA DE GRASAS

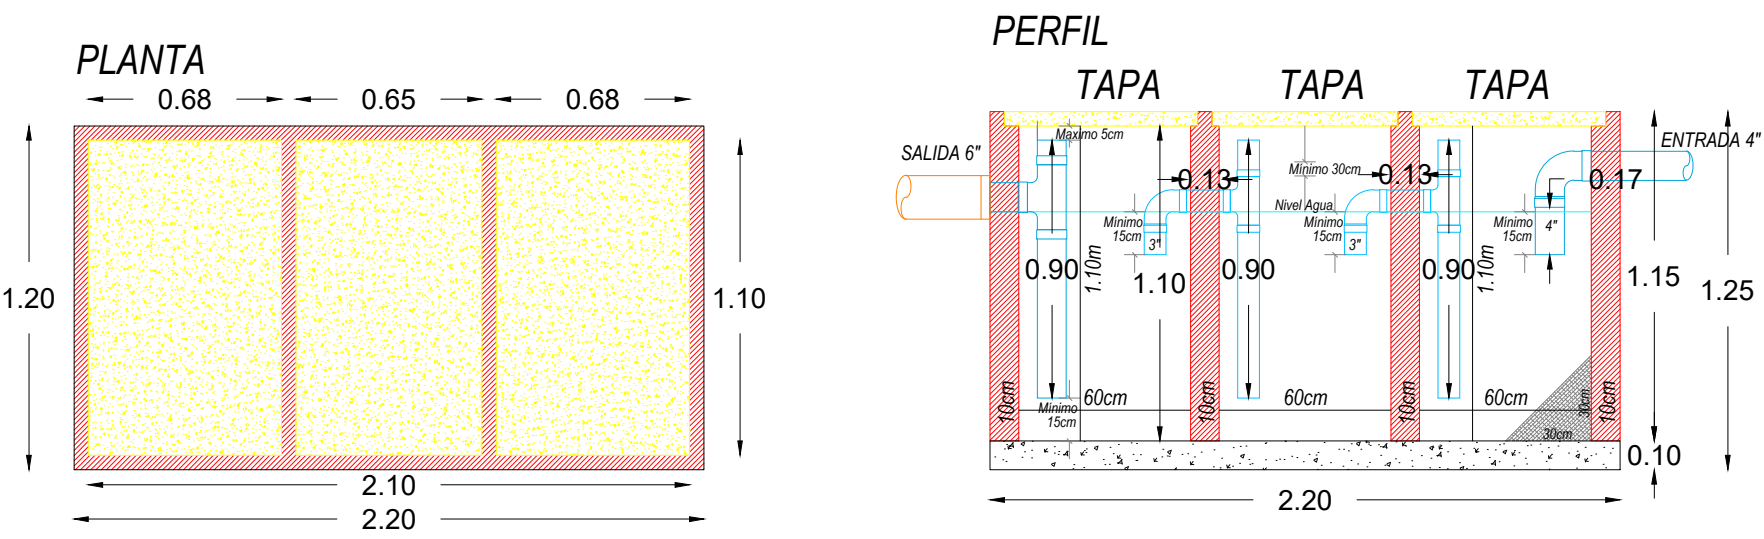

DETALLE LAVAMANOS

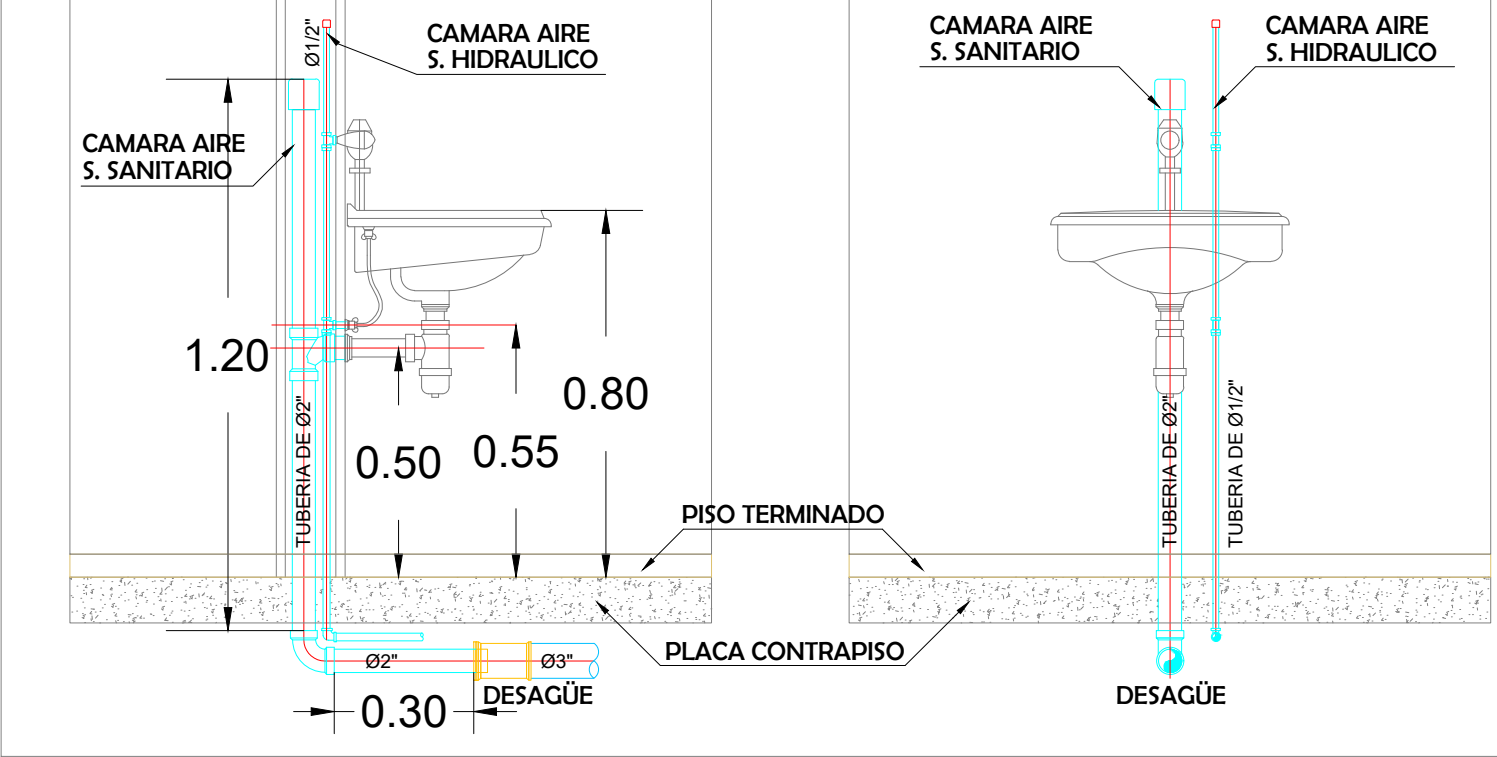

DETALLE SANITARIO

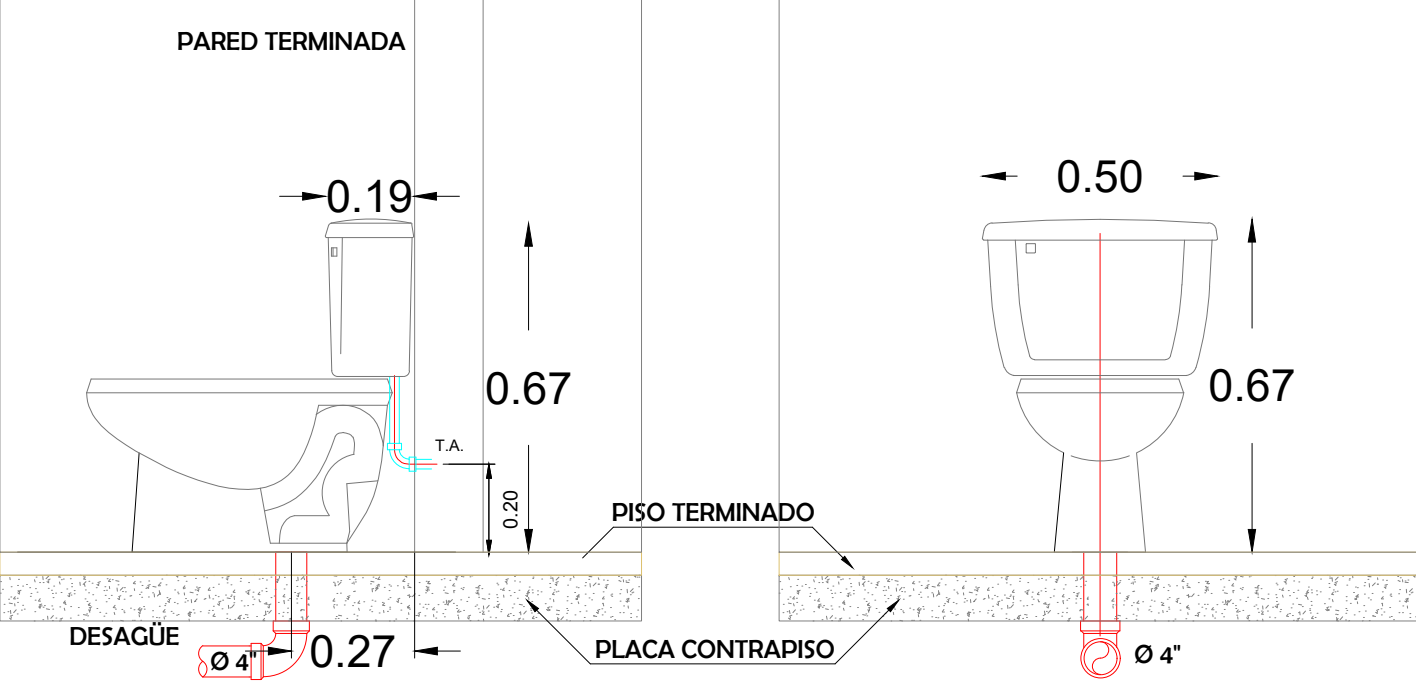

CONVENCIONES SANITARIAS

- Tuberia sanitaria Ø2"
- Tuberia sanitaria Ø3"
- Tuberia sanitaria Ø4"
- Tuberia sanitaria Ø6"
- Semi codo sanitario
- Yee sanitaria
- Tee sanitaria
- Sifón sanitario
- Rejilla carcamo
- Trampa de grasas
- Caja de inspeccion



PROYECTO:

REPOSICIÓN Y MEJORAMIENTO
DE LA INFRAESTRUCTURA
FÍSICA DE LA SEDE EDUCATIVA
JUAN MARIA MARCELINO
GILBERT DE LA I.E.
SANTANDER DEL MUNICIPIO
DE SAN JOSE DEL GUAVIARE

DEPARTAMENTO:

GUAVIARE

MUNICIPIO:

SAN JOSE DEL GUAVIARE

ESTABLECIMIENTO:

I.E. JUAN MARIA MARCELINO

CONTIENE:

- PLANTA SANITARIA RESTAURANTE
- CONVENCIONES
- DETALLES

V°B°:

Carmen Sofia Liz Lasso

SECRETARIA DE EDUCACIÓN.
CARMEN SOFIA LIZ LASSO

FECHA:

MAYO DE 2026

CÓDIGO:

00000000000000000000000000000000

ESCALA:

1: 250

PLANO:

H-S


1 DE 3





DISEÑO:

German Leonardo Angarita Avila

German Leonardo Angarita Avila
M.P. 25202-370403
Ingeniero civil

NORTE:

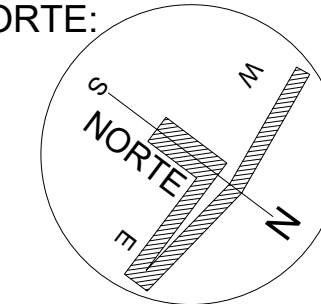

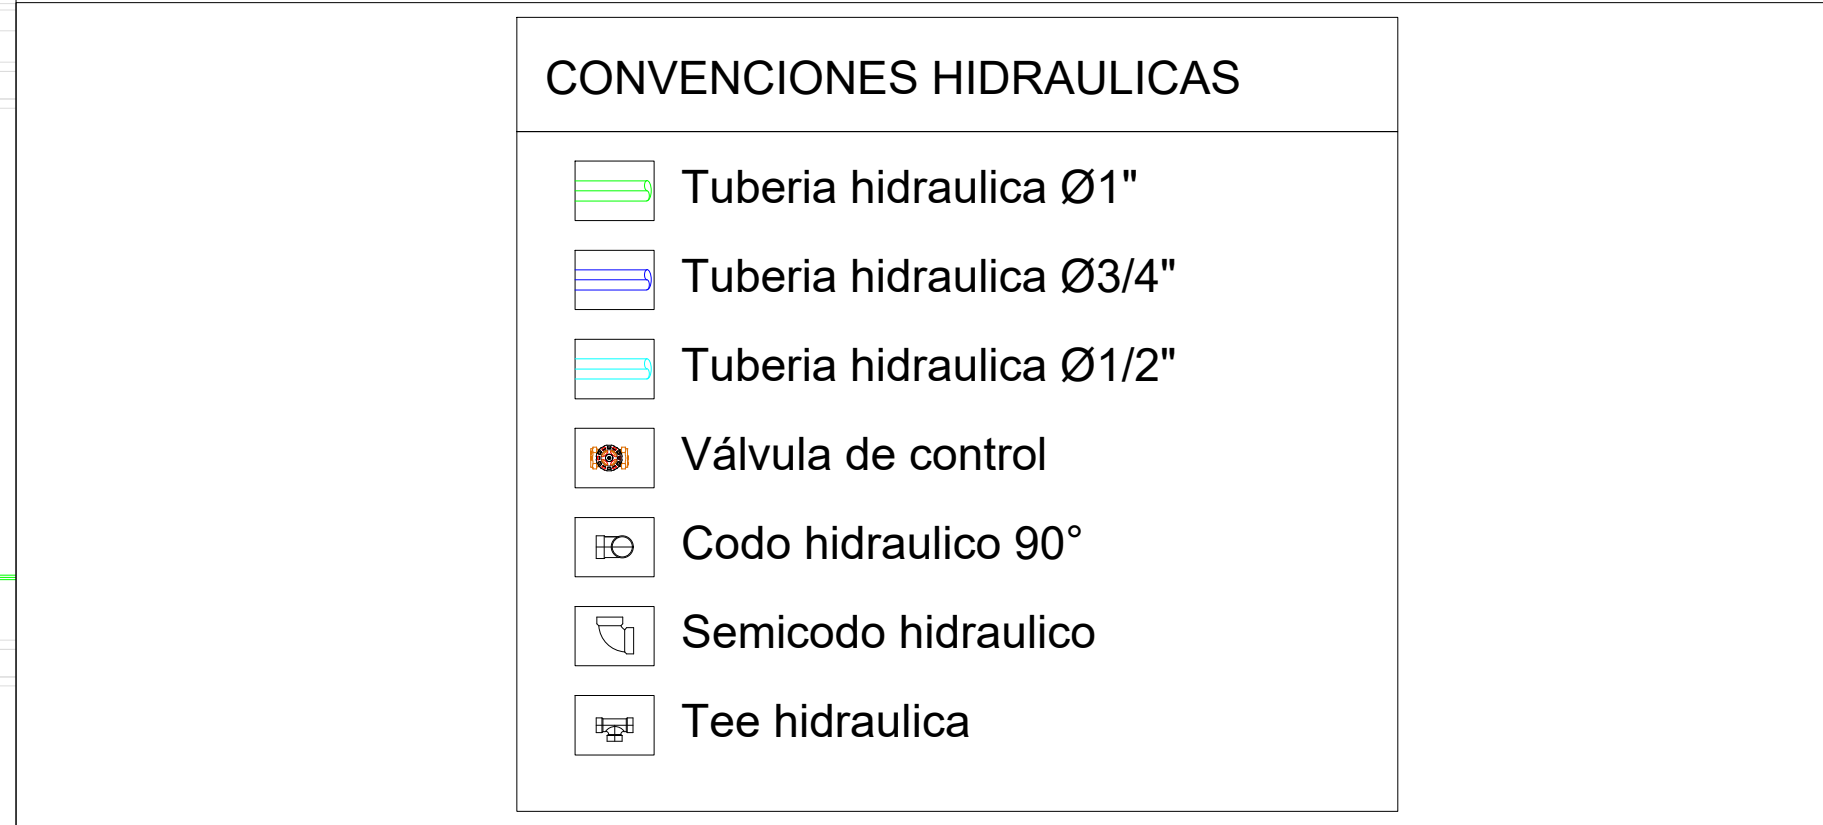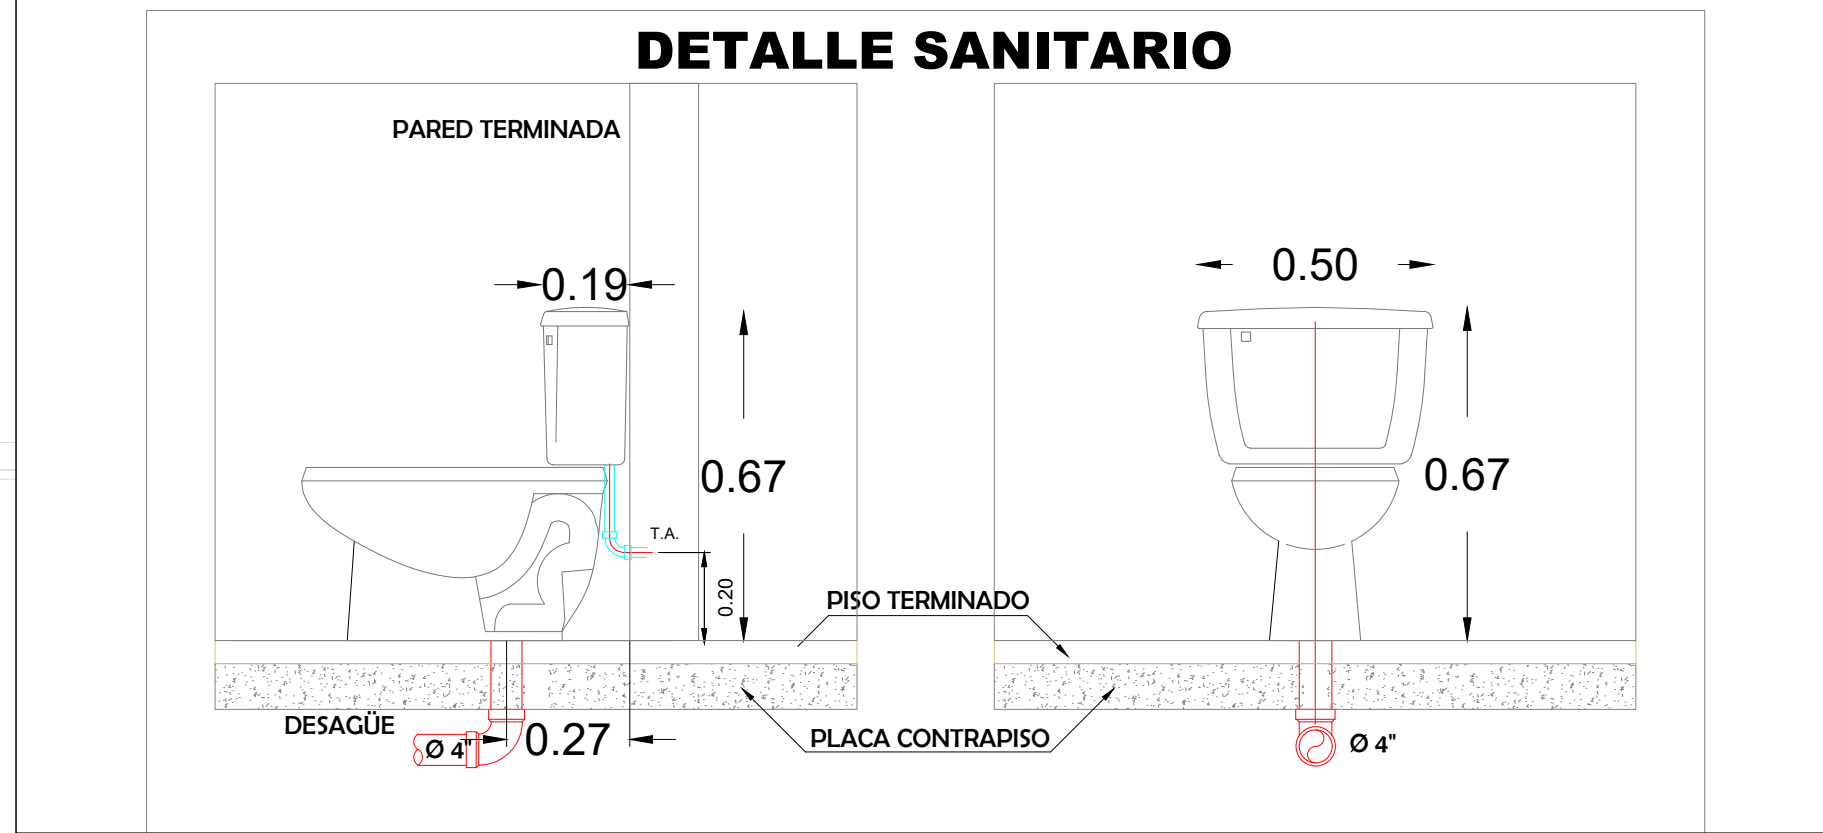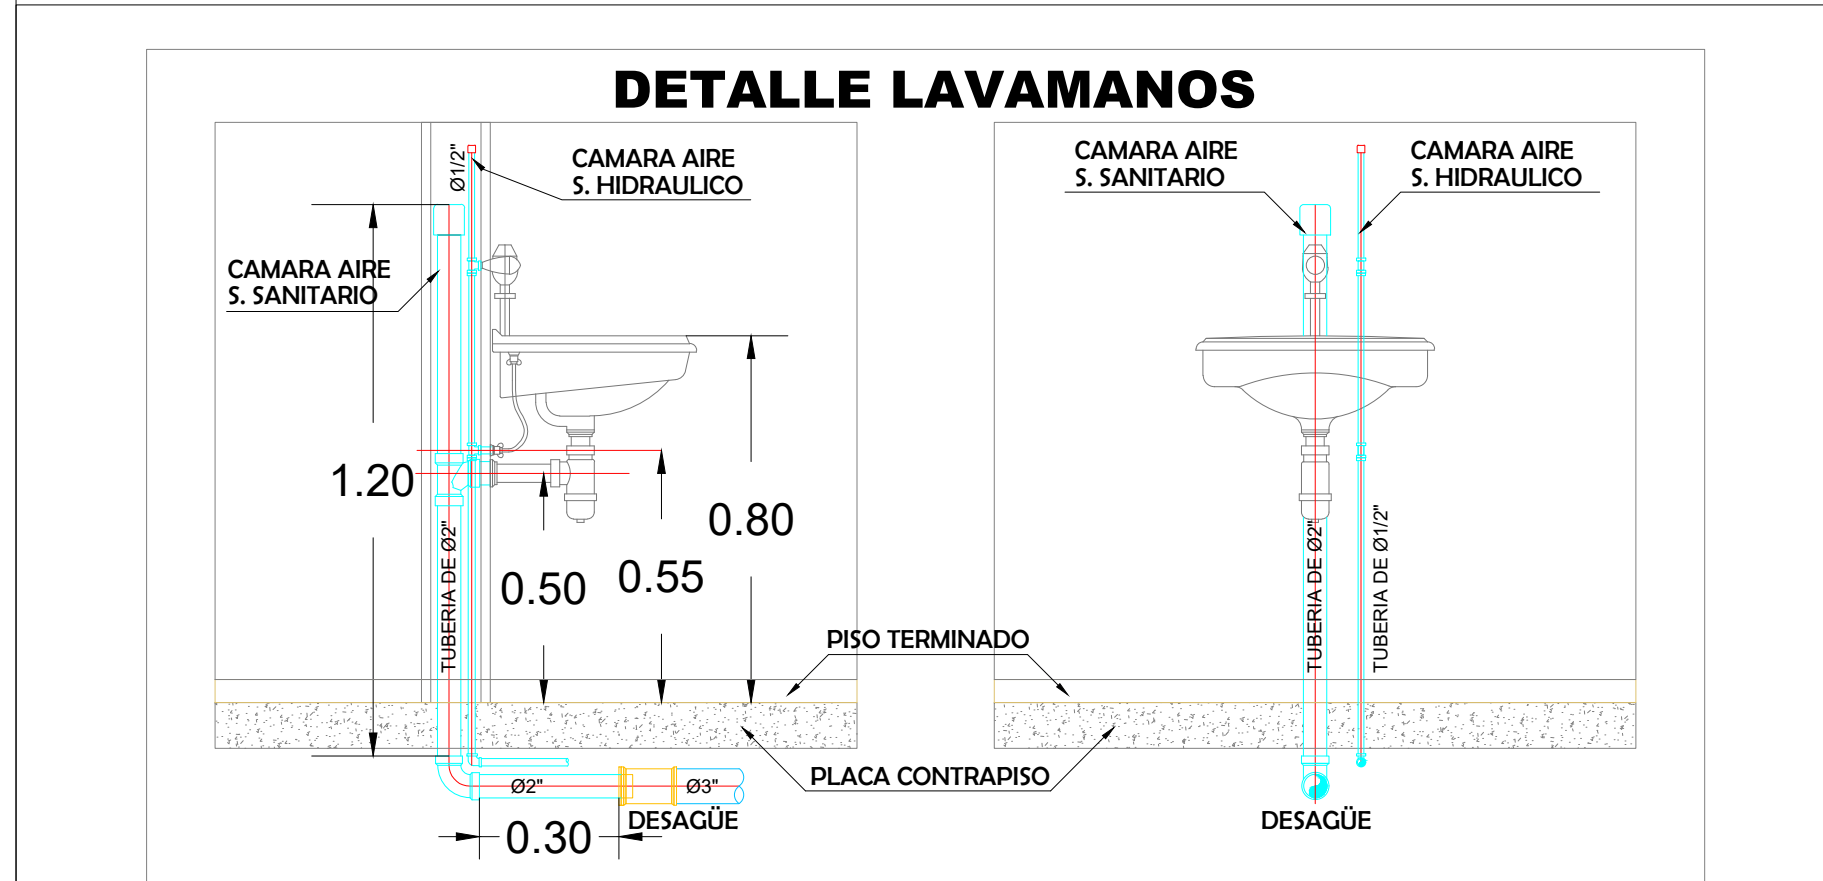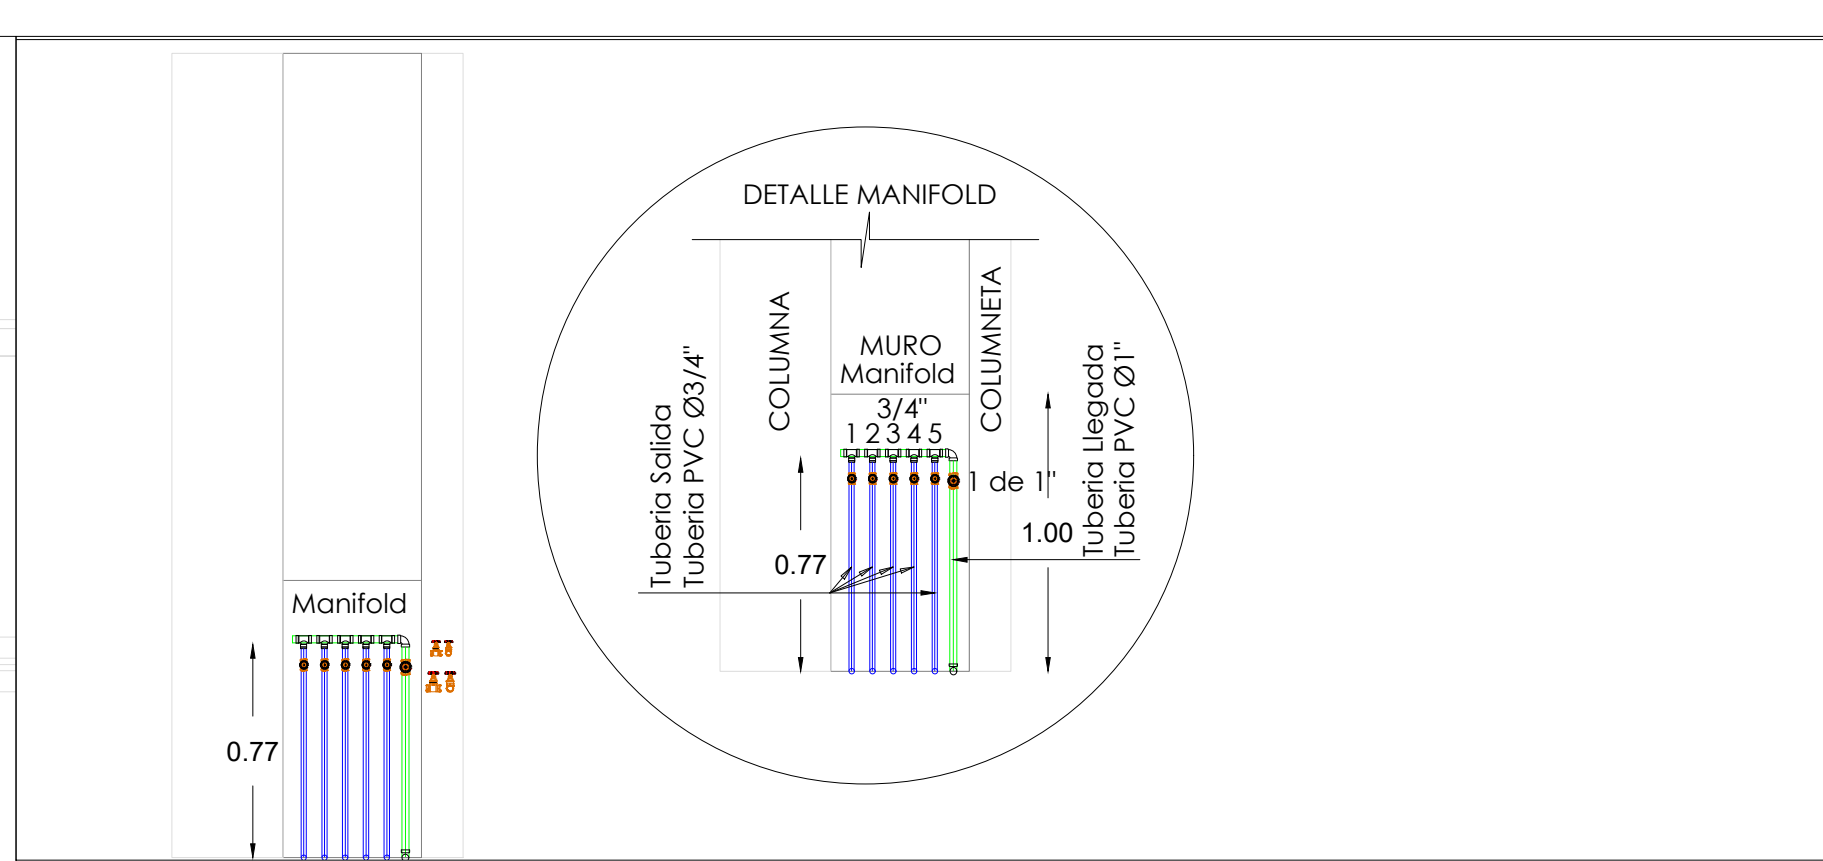

PROYECTO:

REPOSICIÓN Y MEJORAMIENTO
DE LA INFRAESTRUCTURA
FÍSICA DE LA SEDE EDUCATIVA
JUAN MARIA MARCELINO
GILBERT DE LA I.E.
SANTANDER DEL MUNICIPIO
DE SAN JOSE DEL GUAVIARE

DEPARTAMENTO:

GUAVIARE

MUNICIPIO:

SAN JOSE DEL GUAVIARE

ESTABLECIMIENTO:

I.E. JUAN MARIA MARCELINO

CONTIENE:

- PLANTA HIDRAULICA RESTAURANTE
- CONVENCIONES
- DETALLES

V°B°:

Carmen Liz Lasso

SECRETARIA DE EDUCACIÓN.
CARMEN SOFIA LIZ LASSO

FECHA:

MAYO DE 2026

CÓDIGO:

00000000000000000000000000000000

ESCALA:

1: 250

PLANO:

H-S


2 DE 3

DISEÑO:

German Leonardo Angarita Avila

German Leonardo Angarita Avila
M.P. 25202-370403
Ingeniero civil

NORTE:

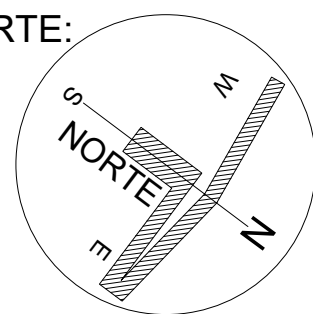



PROYECTO:

REPOSICIÓN Y MEJORAMIENTO
DE LA INFRAESTRUCTURA
FÍSICA DE LA SEDE EDUCATIVA
JUAN MARIA MARCELINO
GILIBERT DE LA I.E.
SANTANDER DEL MUNICIPIO
DE SAN JOSE DEL GUAVIARE

DEPARTAMENTO:

GUAVIARE

MUNICIPIO:

SAN JOSE DEL GUAVIARE

ESTABLECIMIENTO:

I.E. JUAN MARIA MARCELINO

CONTIENE:

- PLANTA BAJANTES A.L.L.
COCINA Y COMEDOR
- CONVENCIONES
- DETALLES

V°B°:

Carmen Liz Lasso

SECRETARÍA DE EDUCACIÓN.
CARMEN SOFIA LIZ LASSO

FECHA:

MAYO DE 2026

CÓDIGO:

000000000000000000000000000000

ESCALA:

1: 250

PLANO:

H-S


3 DE 3

DISEÑO:

German Leonardo Angarita Avila

German Leonardo Angarita Avila
M.P 25202-370403
Ingeniero civil

NORTE:

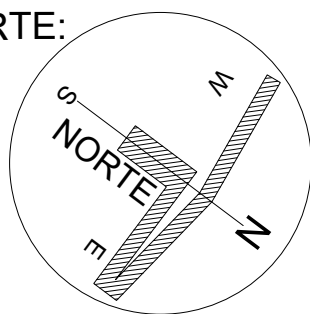

CANAL A.L.L.
EN CONCRETO

FACHADA POSTERIOR 01


CUBIERTA SÁNDWICH
INCLUYE REMATES - TIPO
HUNTER DOUGLAS

PERFIL ESTRUCTURAL
PTE 250x100x 3.00 MM
ASTM A500 Gr C (CERCHA)

CANAL EN LÁMINA
GALVANIZADA C 18,
DESARROLLO 120CM,
CON ANTICORROSIVO

BAJANTE AGUAS LLUVIA 4"

PERFIL ESTRUCTURAL
PTE 250x100x 3.00 MM
ASTM A500 Gr C (COLUMNA)

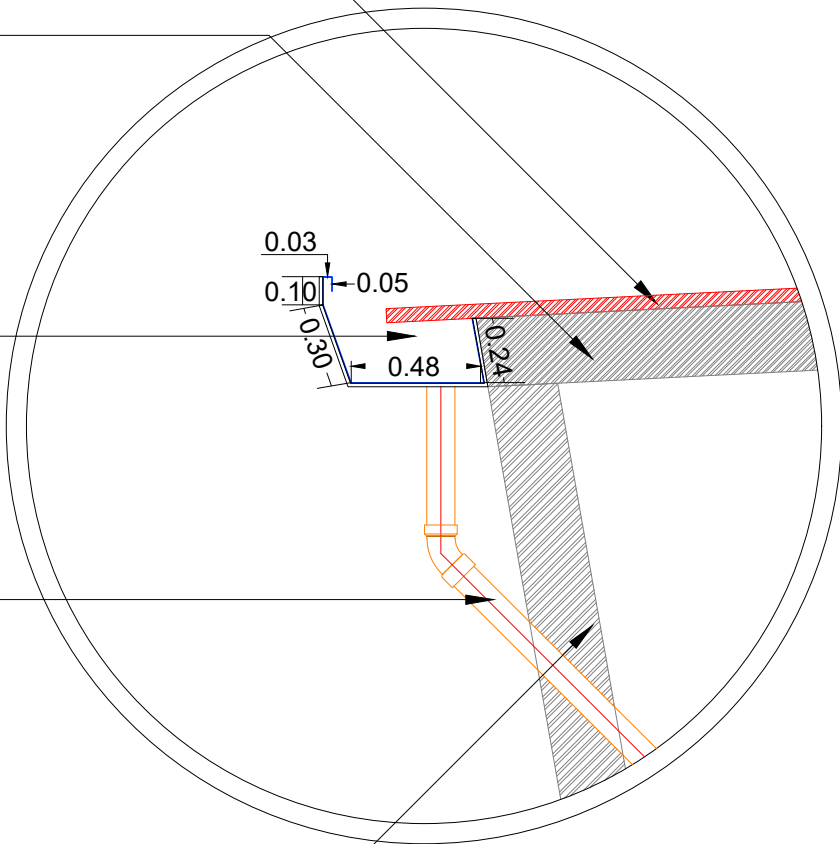

CONVENCIONES SANITARIAS

- Tubería sanitaria Ø2"
- Tubería sanitaria Ø3"
- Tubería sanitaria Ø4"
- Tubería sanitaria Ø6"
- Semi codo sanitario
- Yee sanitaria
- Tee sanitaria
- Sifón sanitario
- Rejilla carcamo
- Trampa de grasas
- Caja de inspeccion